

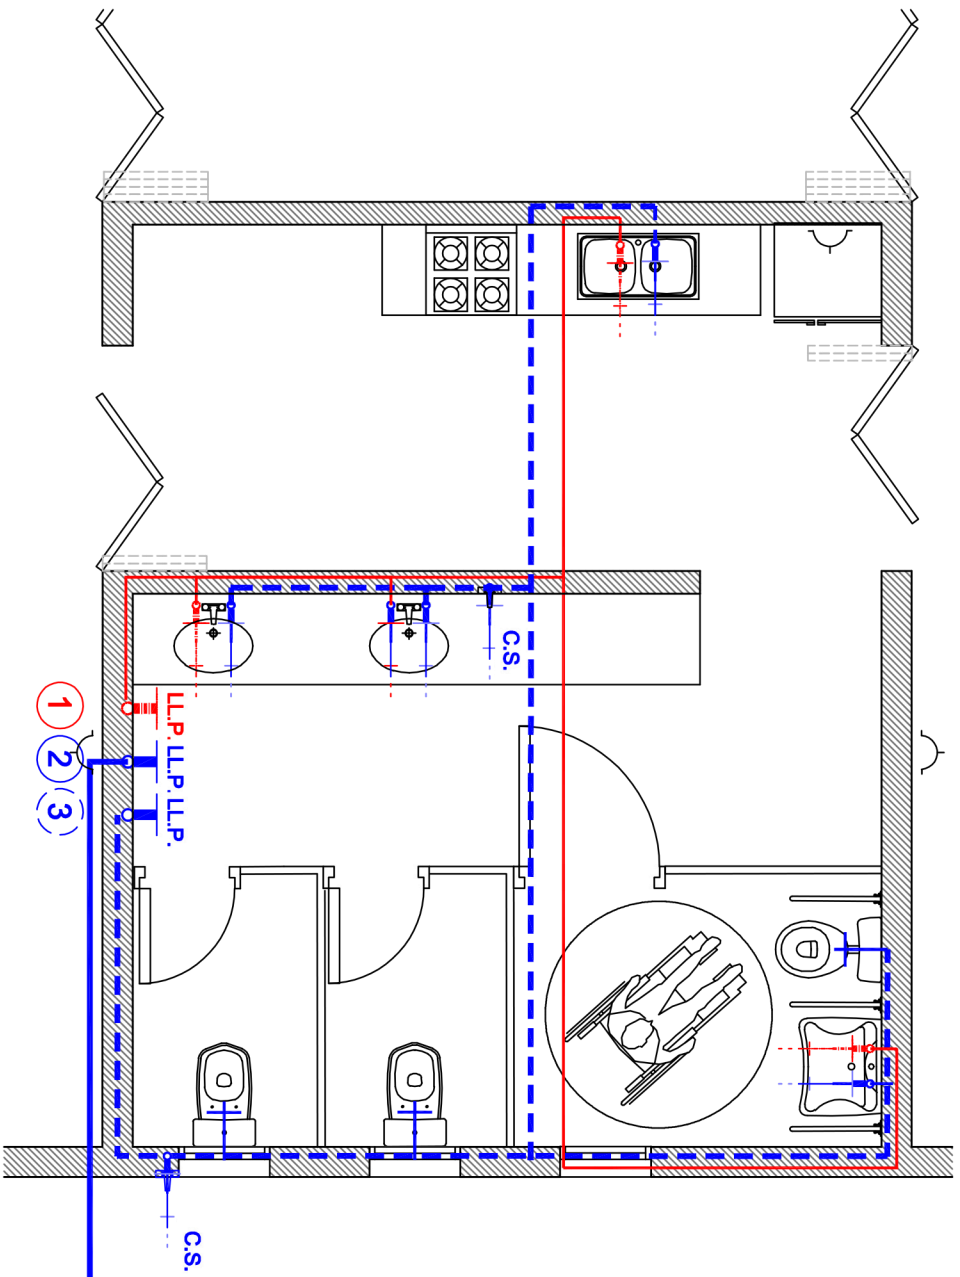


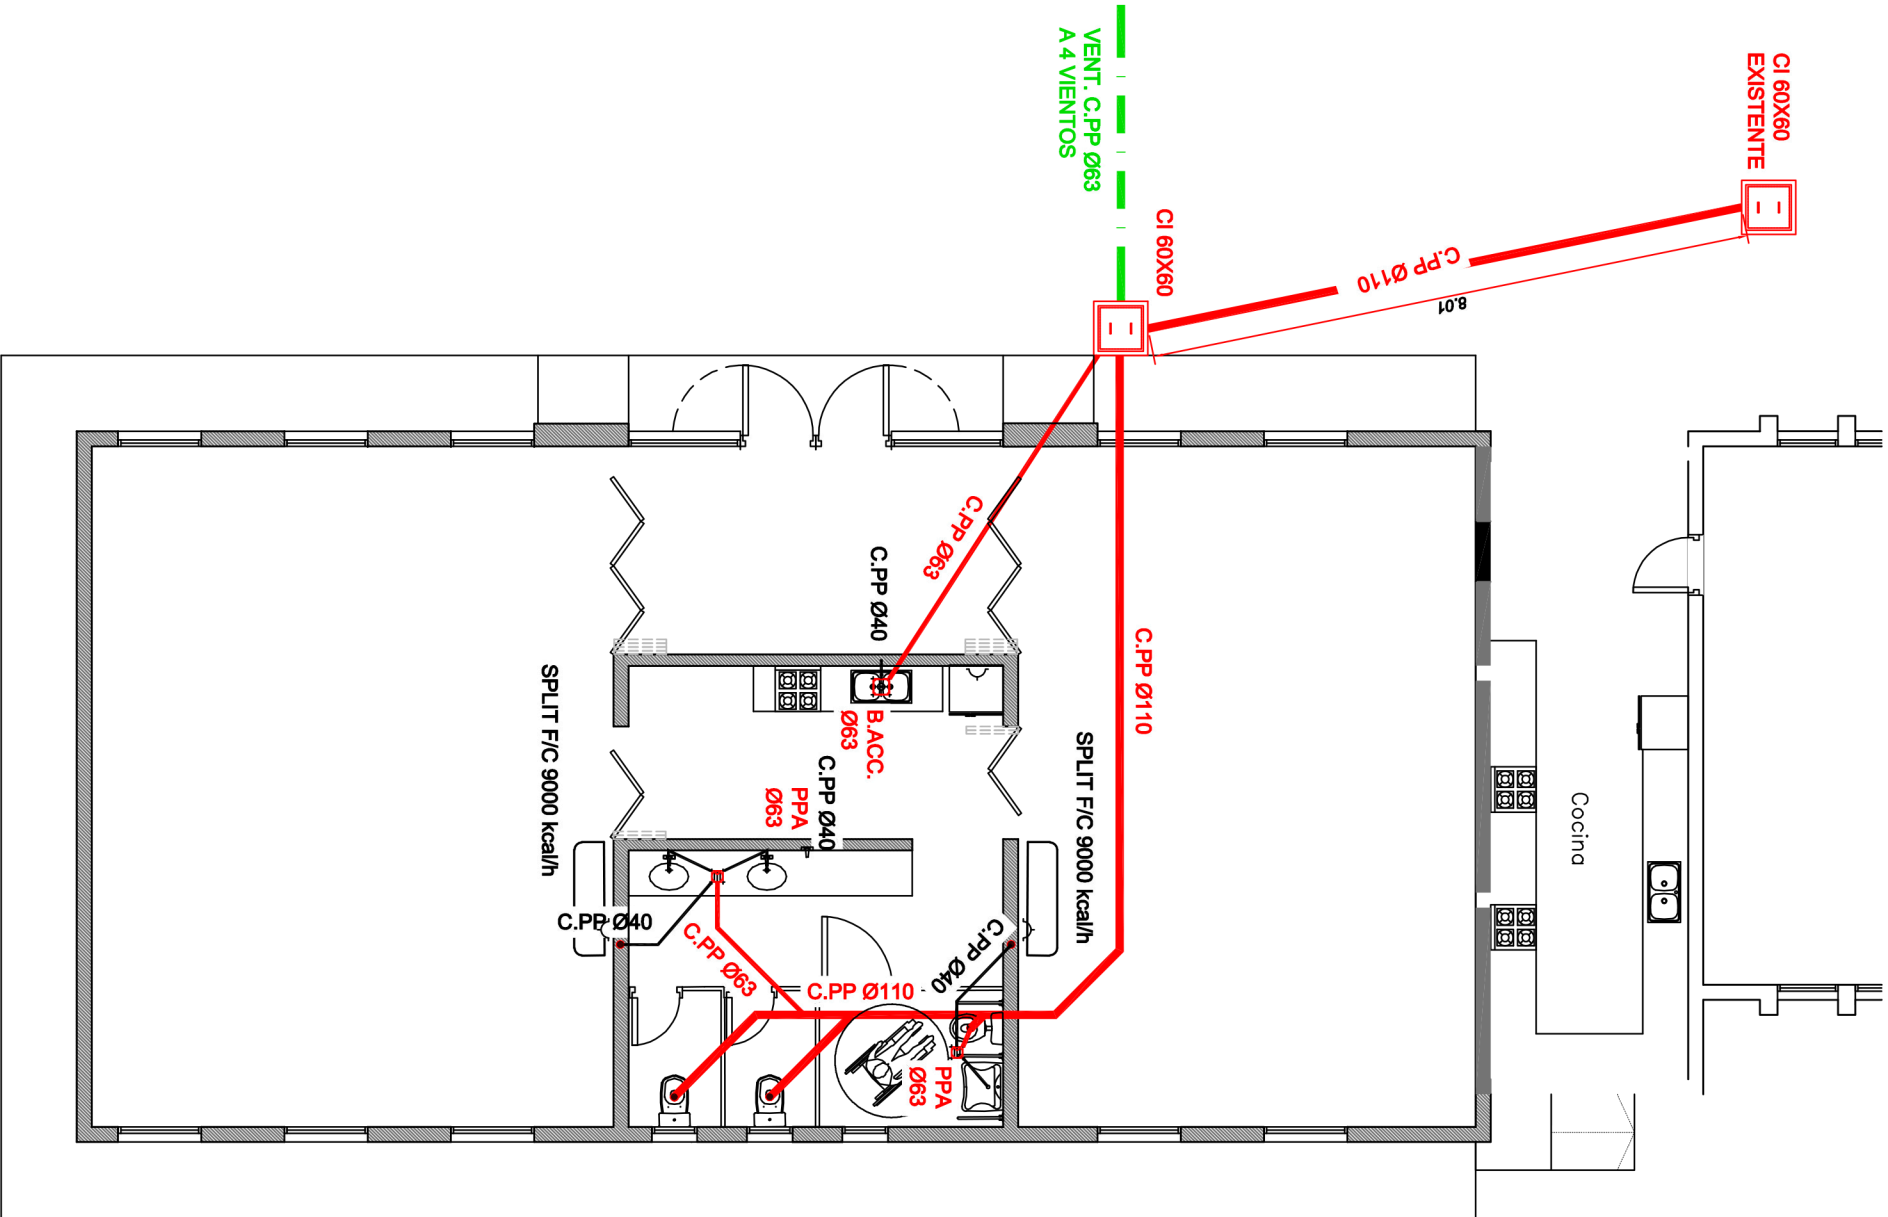

PLANTA BAJA

- 1 BAJADA AGUA CALIENTE
- 2 MONTANTE DESDE CONEXIÓN EXISTENTE
- 3 BAJADA AGUA FRÍA

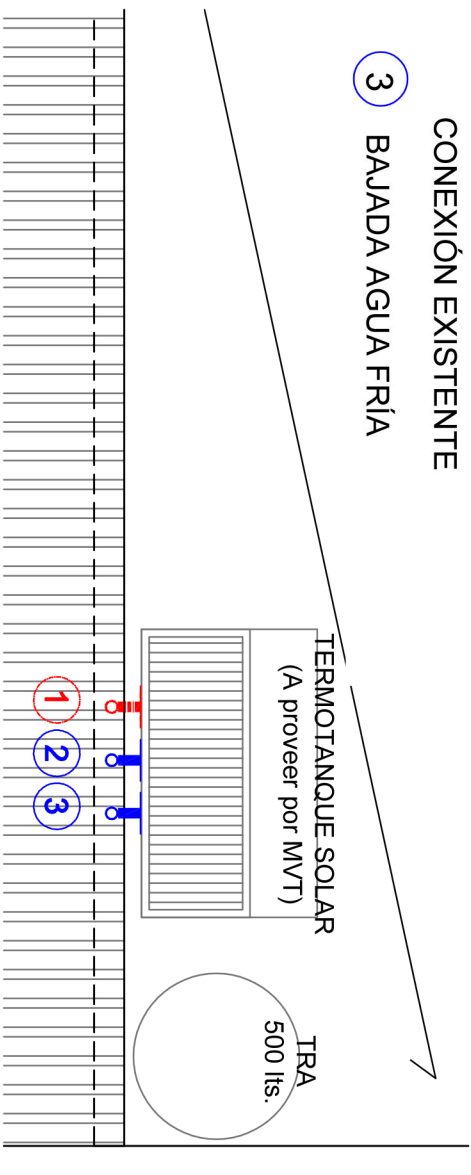

PLANTA DE TECHOS

INSTALACIÓN AGUA ESC.: 1:50

Título:				Gobierno de Venado Tuerto	
INSTALACIONES SANITARIAS				Código de Plano:	
CENTRO EDUCATIVO AMBIENTAL				CEA - I - 01	
Escala: 1:100	Fecha:	Formato: A3	Hoja: 1 de 1	Archivo digital: LEGAJO CEA	

INSTALACIÓN CLOACAL ESC.: 1:100